


- PROJ.PLAFONIERA LED Z CZUJNIKIEM RUCHU
- OPRAWA ŚWIETŁÓWKOWA Z KŁOSZEM N/T LED 2x24W IP65
- OPRAWA ŚWIETŁÓWKOWA Z KŁOSZEM N/T LED 2x16W IP65

INSTALACJĘ WYKONAĆ W RURIKACH INSTALACYJNYCH N/T

SYSTEM SIECI – TT
DODATKOWA OCHRONA OD PORAŻEŃ –
SZYBKE WYŁĄCZENIE ZASILANIA

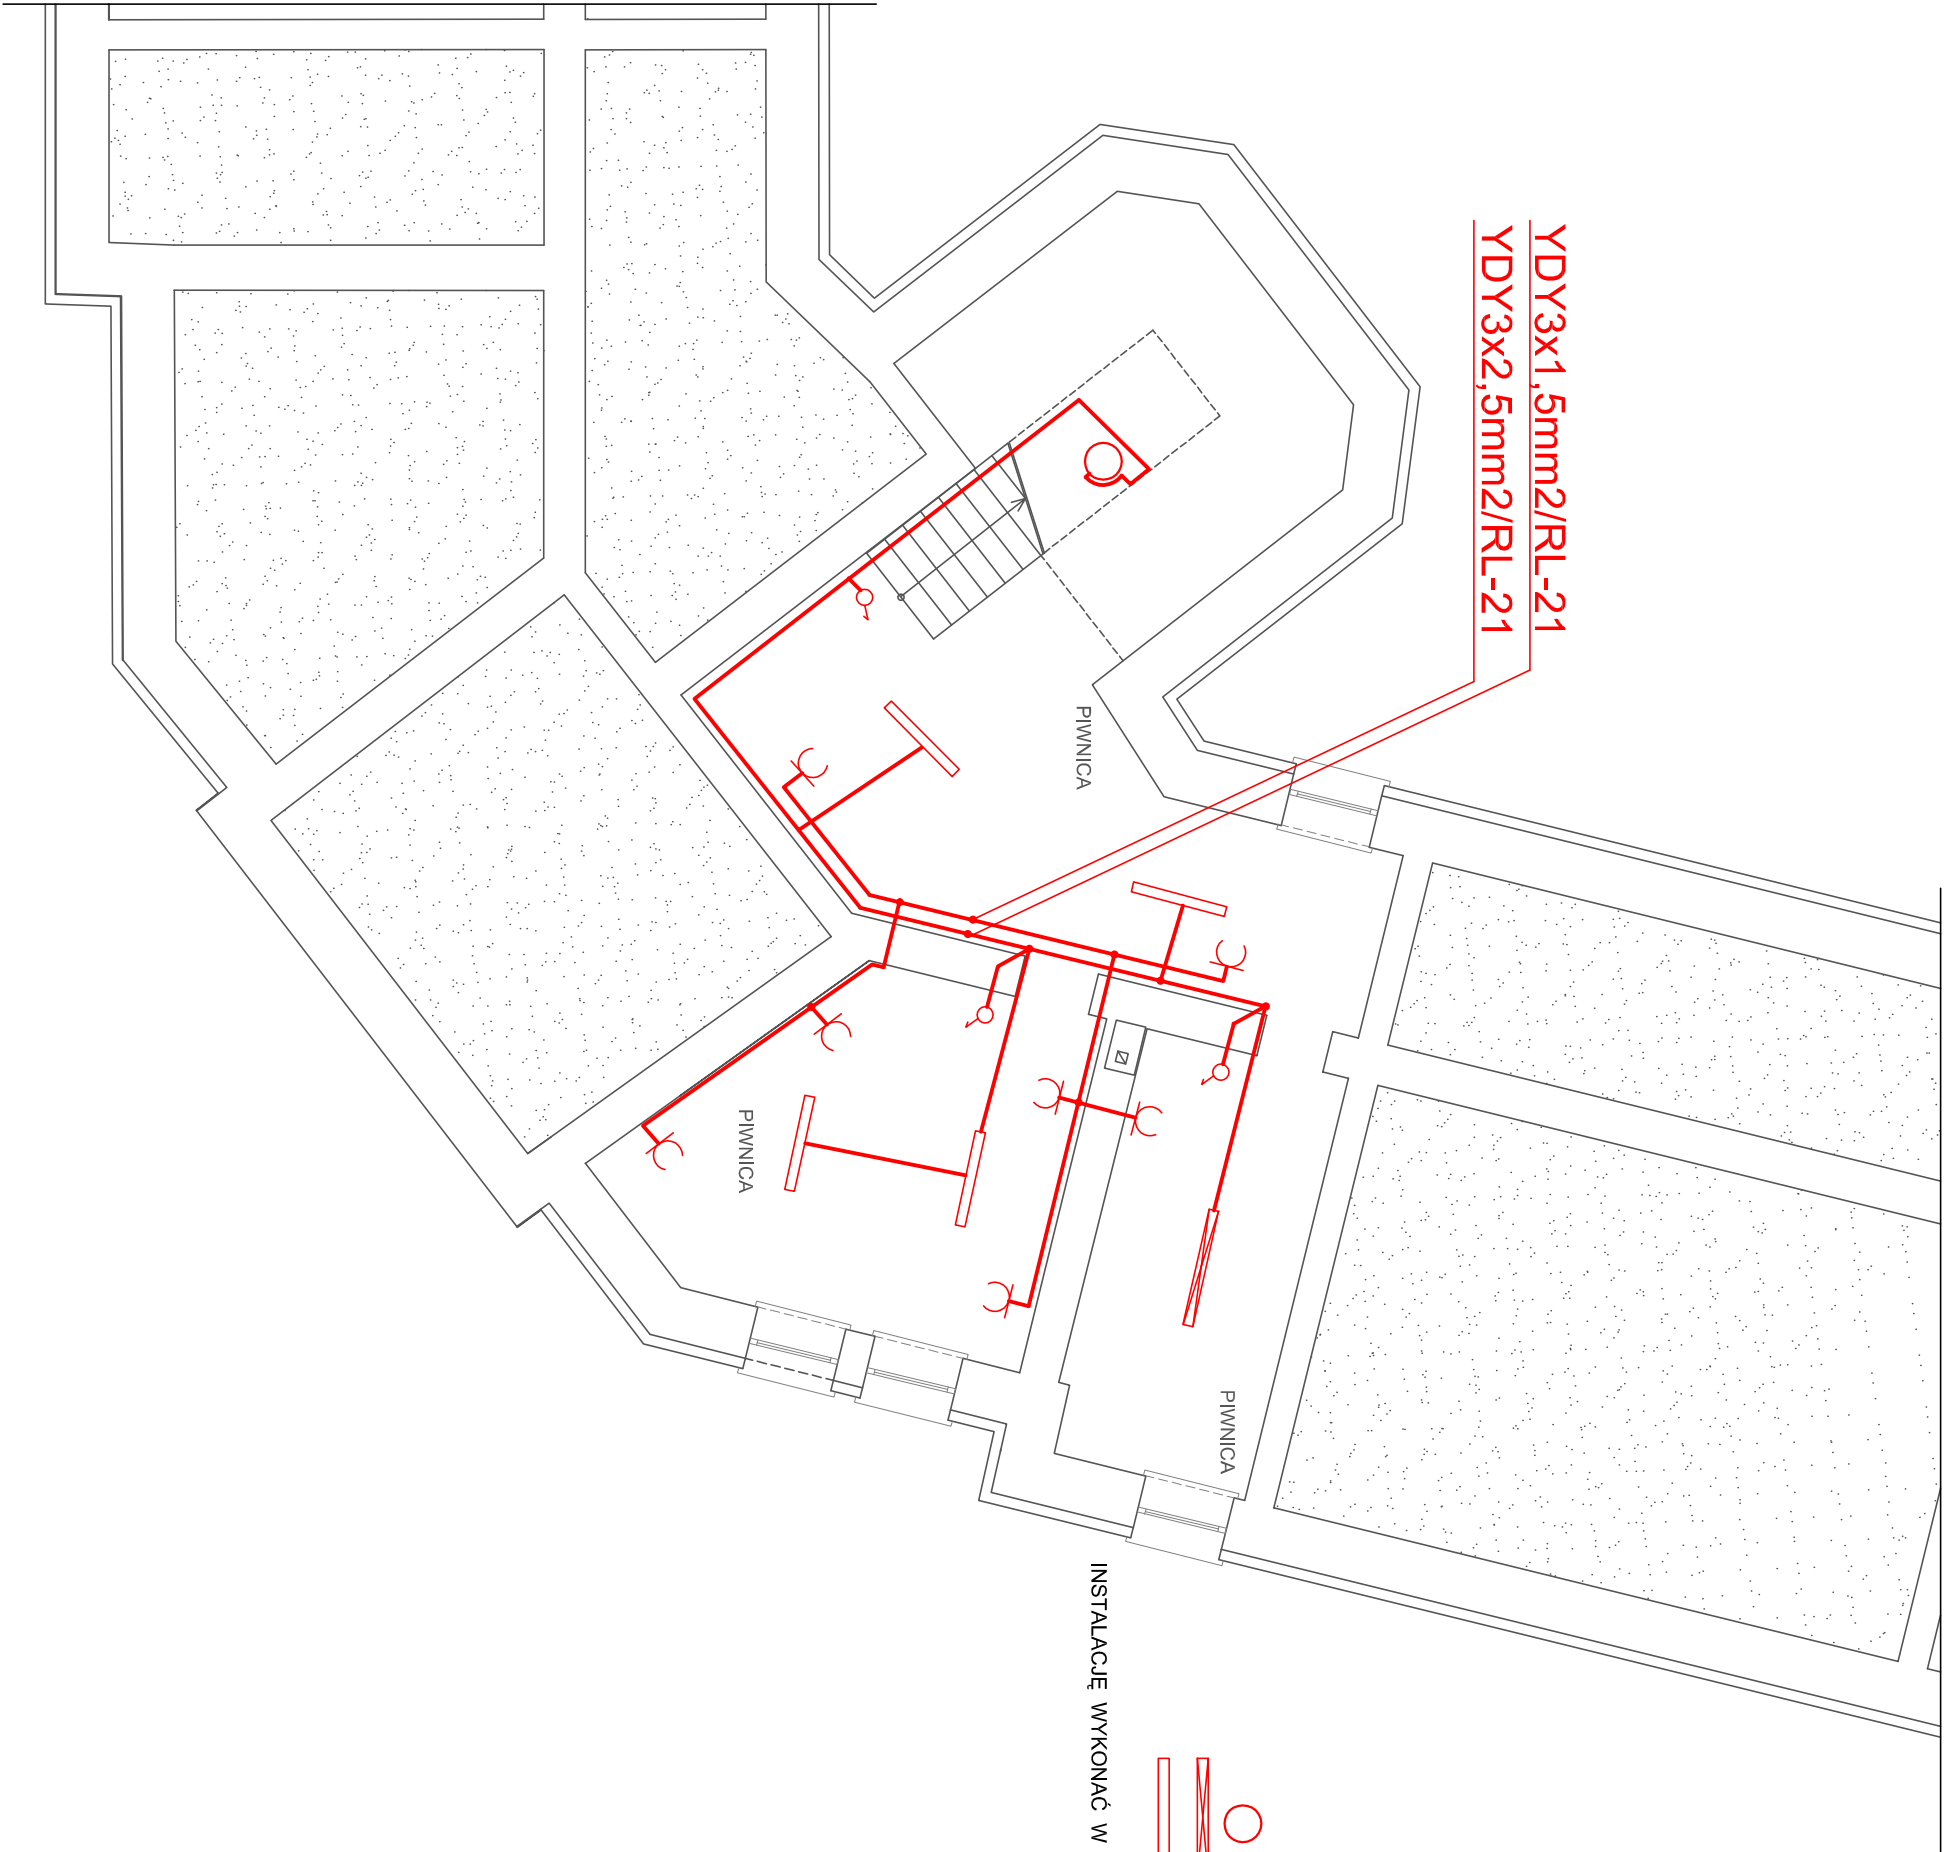

ABRYS Pracownia Architektoniczna Arkadiusz Bojczuk
ul. Piłsudskiego 13/9 tel. 83 342 58 77
21–500 Biała Podlaska–mail: biuro@abrrys.info

PRZEBUDOWA POMIESZCZEŃ ADMINISTRACYJNYCH				
OBIEKT:	WYMIANA INSTALACJI ELEKTRYCZNEJ W SEG. A			
ADRES:	ul. 1 Maja 5, 21-505 Janów Podlaski działki nr ewid.422/1, 422/2, 415/2, 415/12			
INWESTOR:	ZESPÓŁ PLACÓWEK OŚWIATOWYCH ul. 1 Maja 5, 21-505 Janów Podlaski			
NAZWA RYSUNKU:	INSTALACJE ELEKTRYCZNA - PIWNICA	SKALA: 1:100	NUMER RYSUNKU:	E1
PROJEKTANT:	Inż. Grzegorz Bykowski	luty 2019		
SPRAWDZAJĄCY:	mjr inż. Aleksander Kusznierek	luty 2019		
	upr. nr. 702BP/83 specjalność: instalacyjna	2019		