


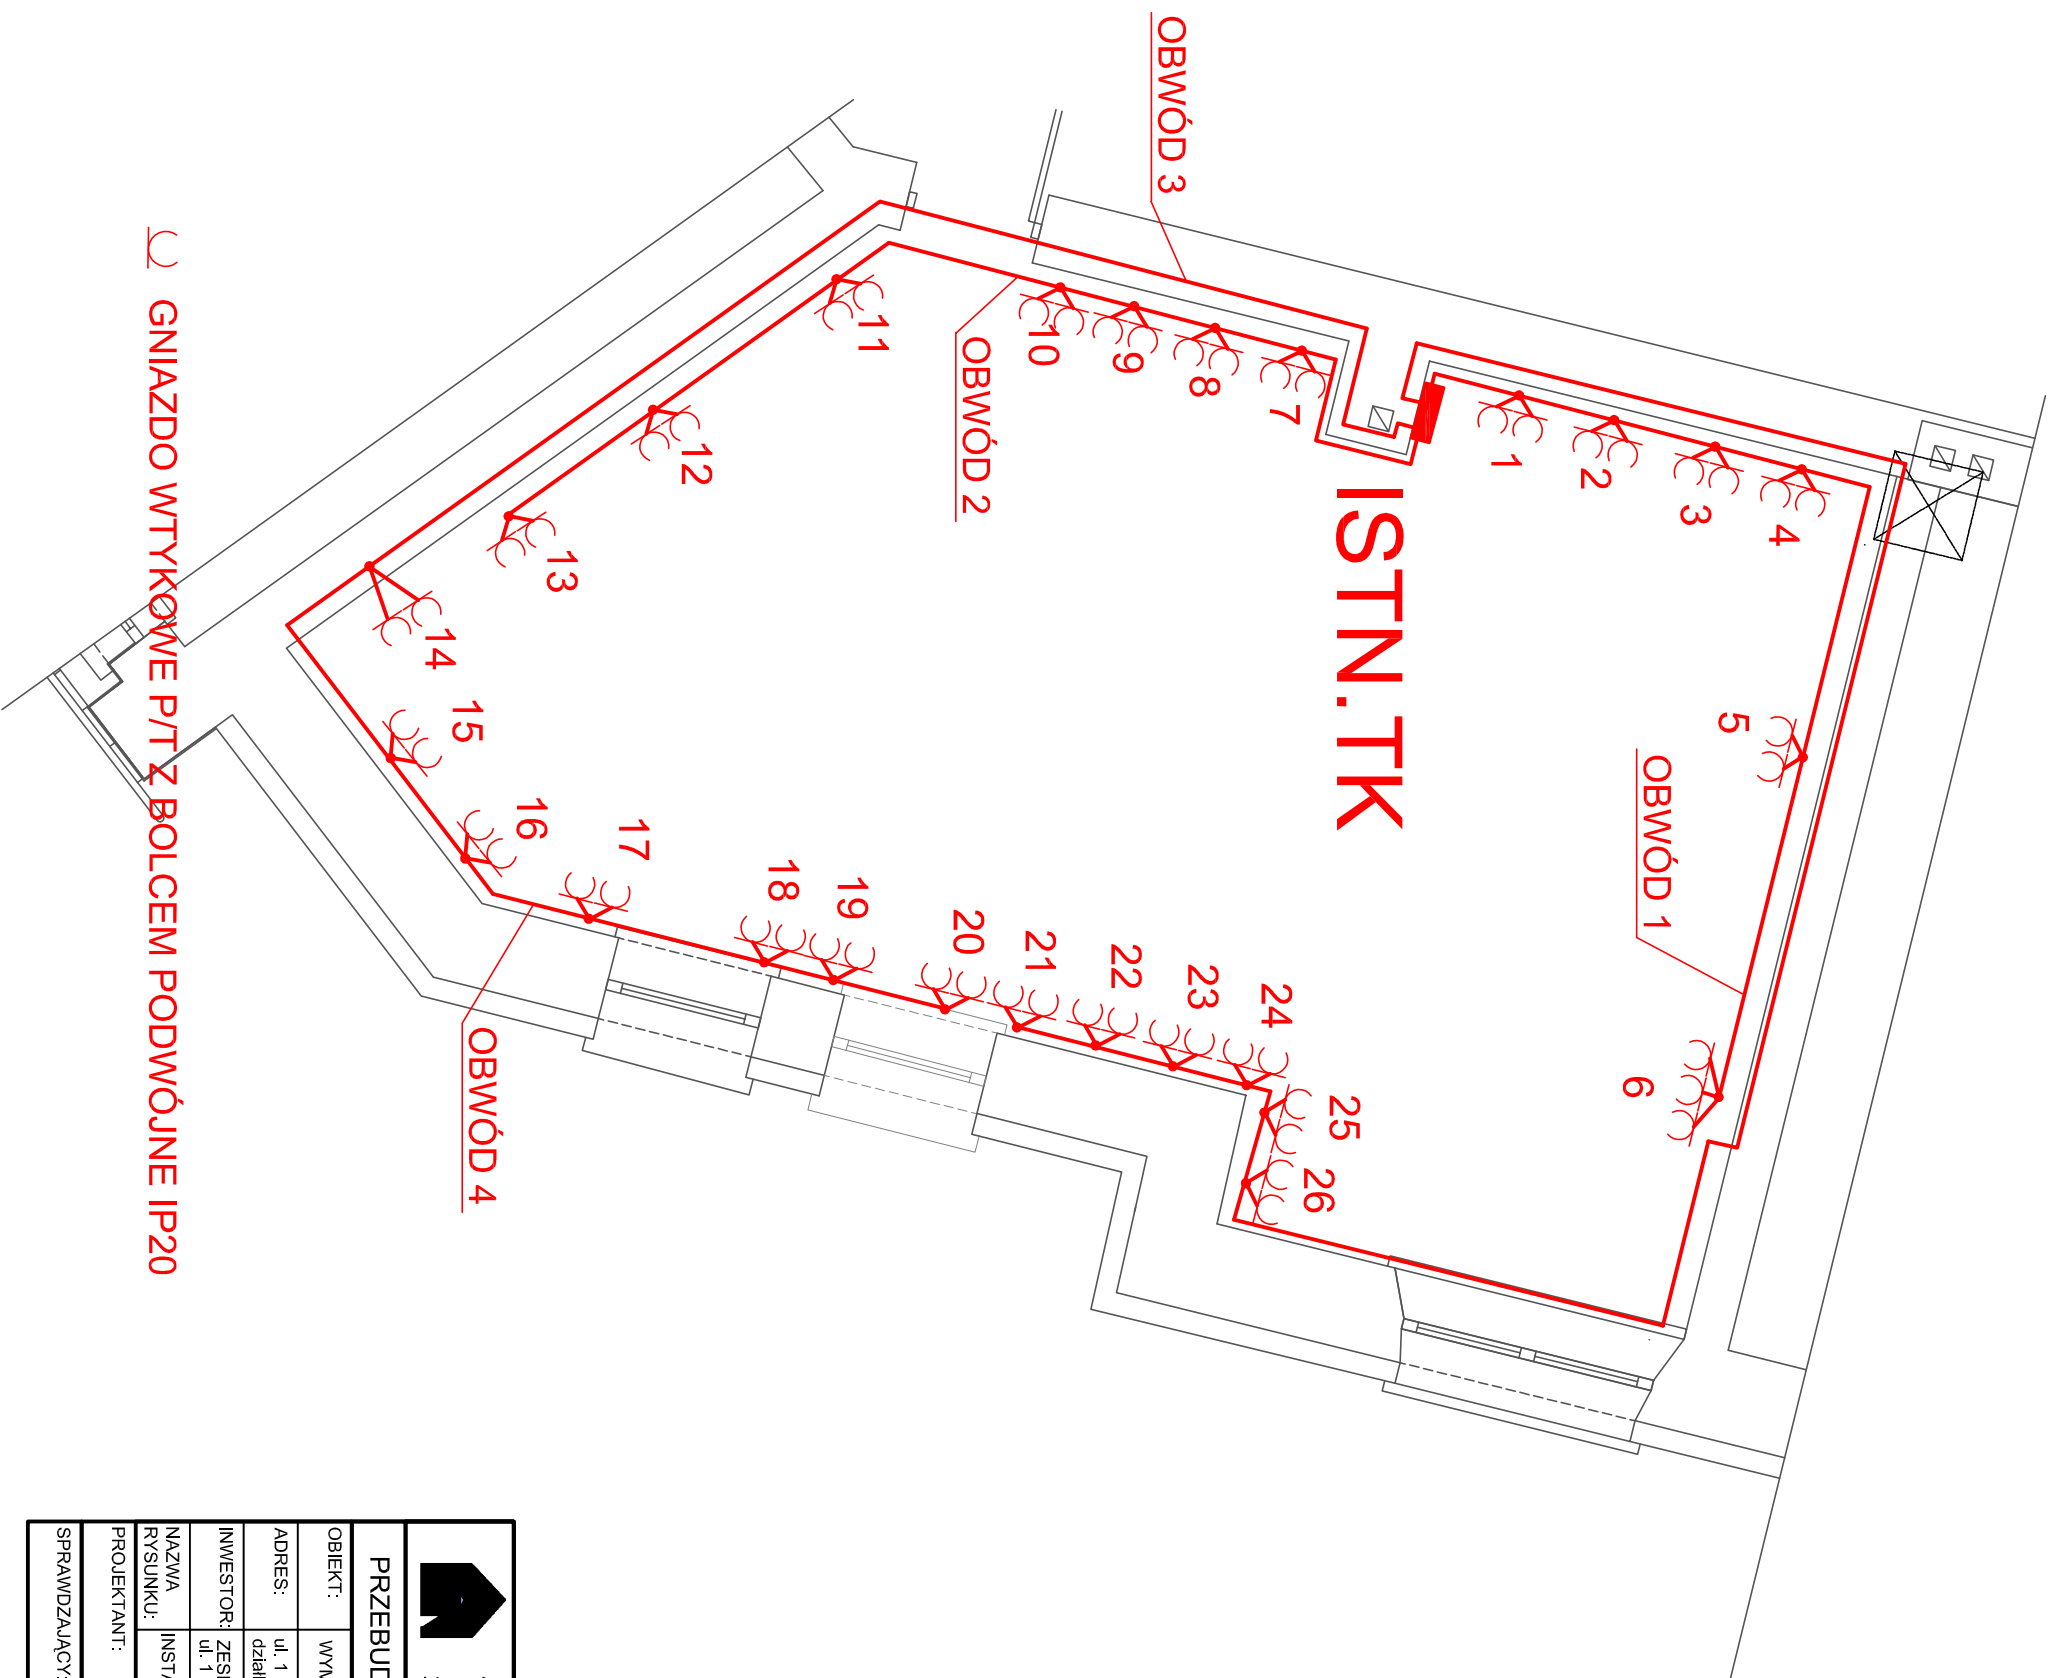

SYSTEM SIECI –TT
DODATKOWA OCHRONA OD PORAŻEŃ –
SZYBKE WYŁĄCZENIE ZASILANIA

 ABRYS Pracownia Architektoniczna Arkadiusz Bojczuk ul. Piłsudskiego 13/9 tel. 83 342 58 77 21–500 Biata Podlaska–mail: biuro@abrys.info			
PRZEBUDOWA POMIESZCZEŃ ADMINISTRACYJNYCH			
OBIEKT:	WYMIANA INSTALACJI ELEKTRYCZNEJ W SEG. A		
ADRES:	ul. 1 Maja 5, 21-505 Janów Podlaski działki nr ewid.422/1, 422/2, 415/2, 415/12		
INWESTOR:	ZESPÓŁ PLACÓWEK OŚWIATOWYCH ul. 1 Maja 5, 21-505 Janów Podlaski		
NAZWA RYSUNKU:	INSTALACJA W SALI KOMPUTEROWEJ	SKALA: 1:100	NUMER RYSUNKU: E7
PROJEKTANT:	inż. Grzegorz Bykowski	luty 2019	
SPRAWDZAJĄCY:	mgr inż. Aleksander Kuszniuk	luty 2019	
	upr. nr. 702/BP/93 specjalność: instalacyjna	luty 2019	