
 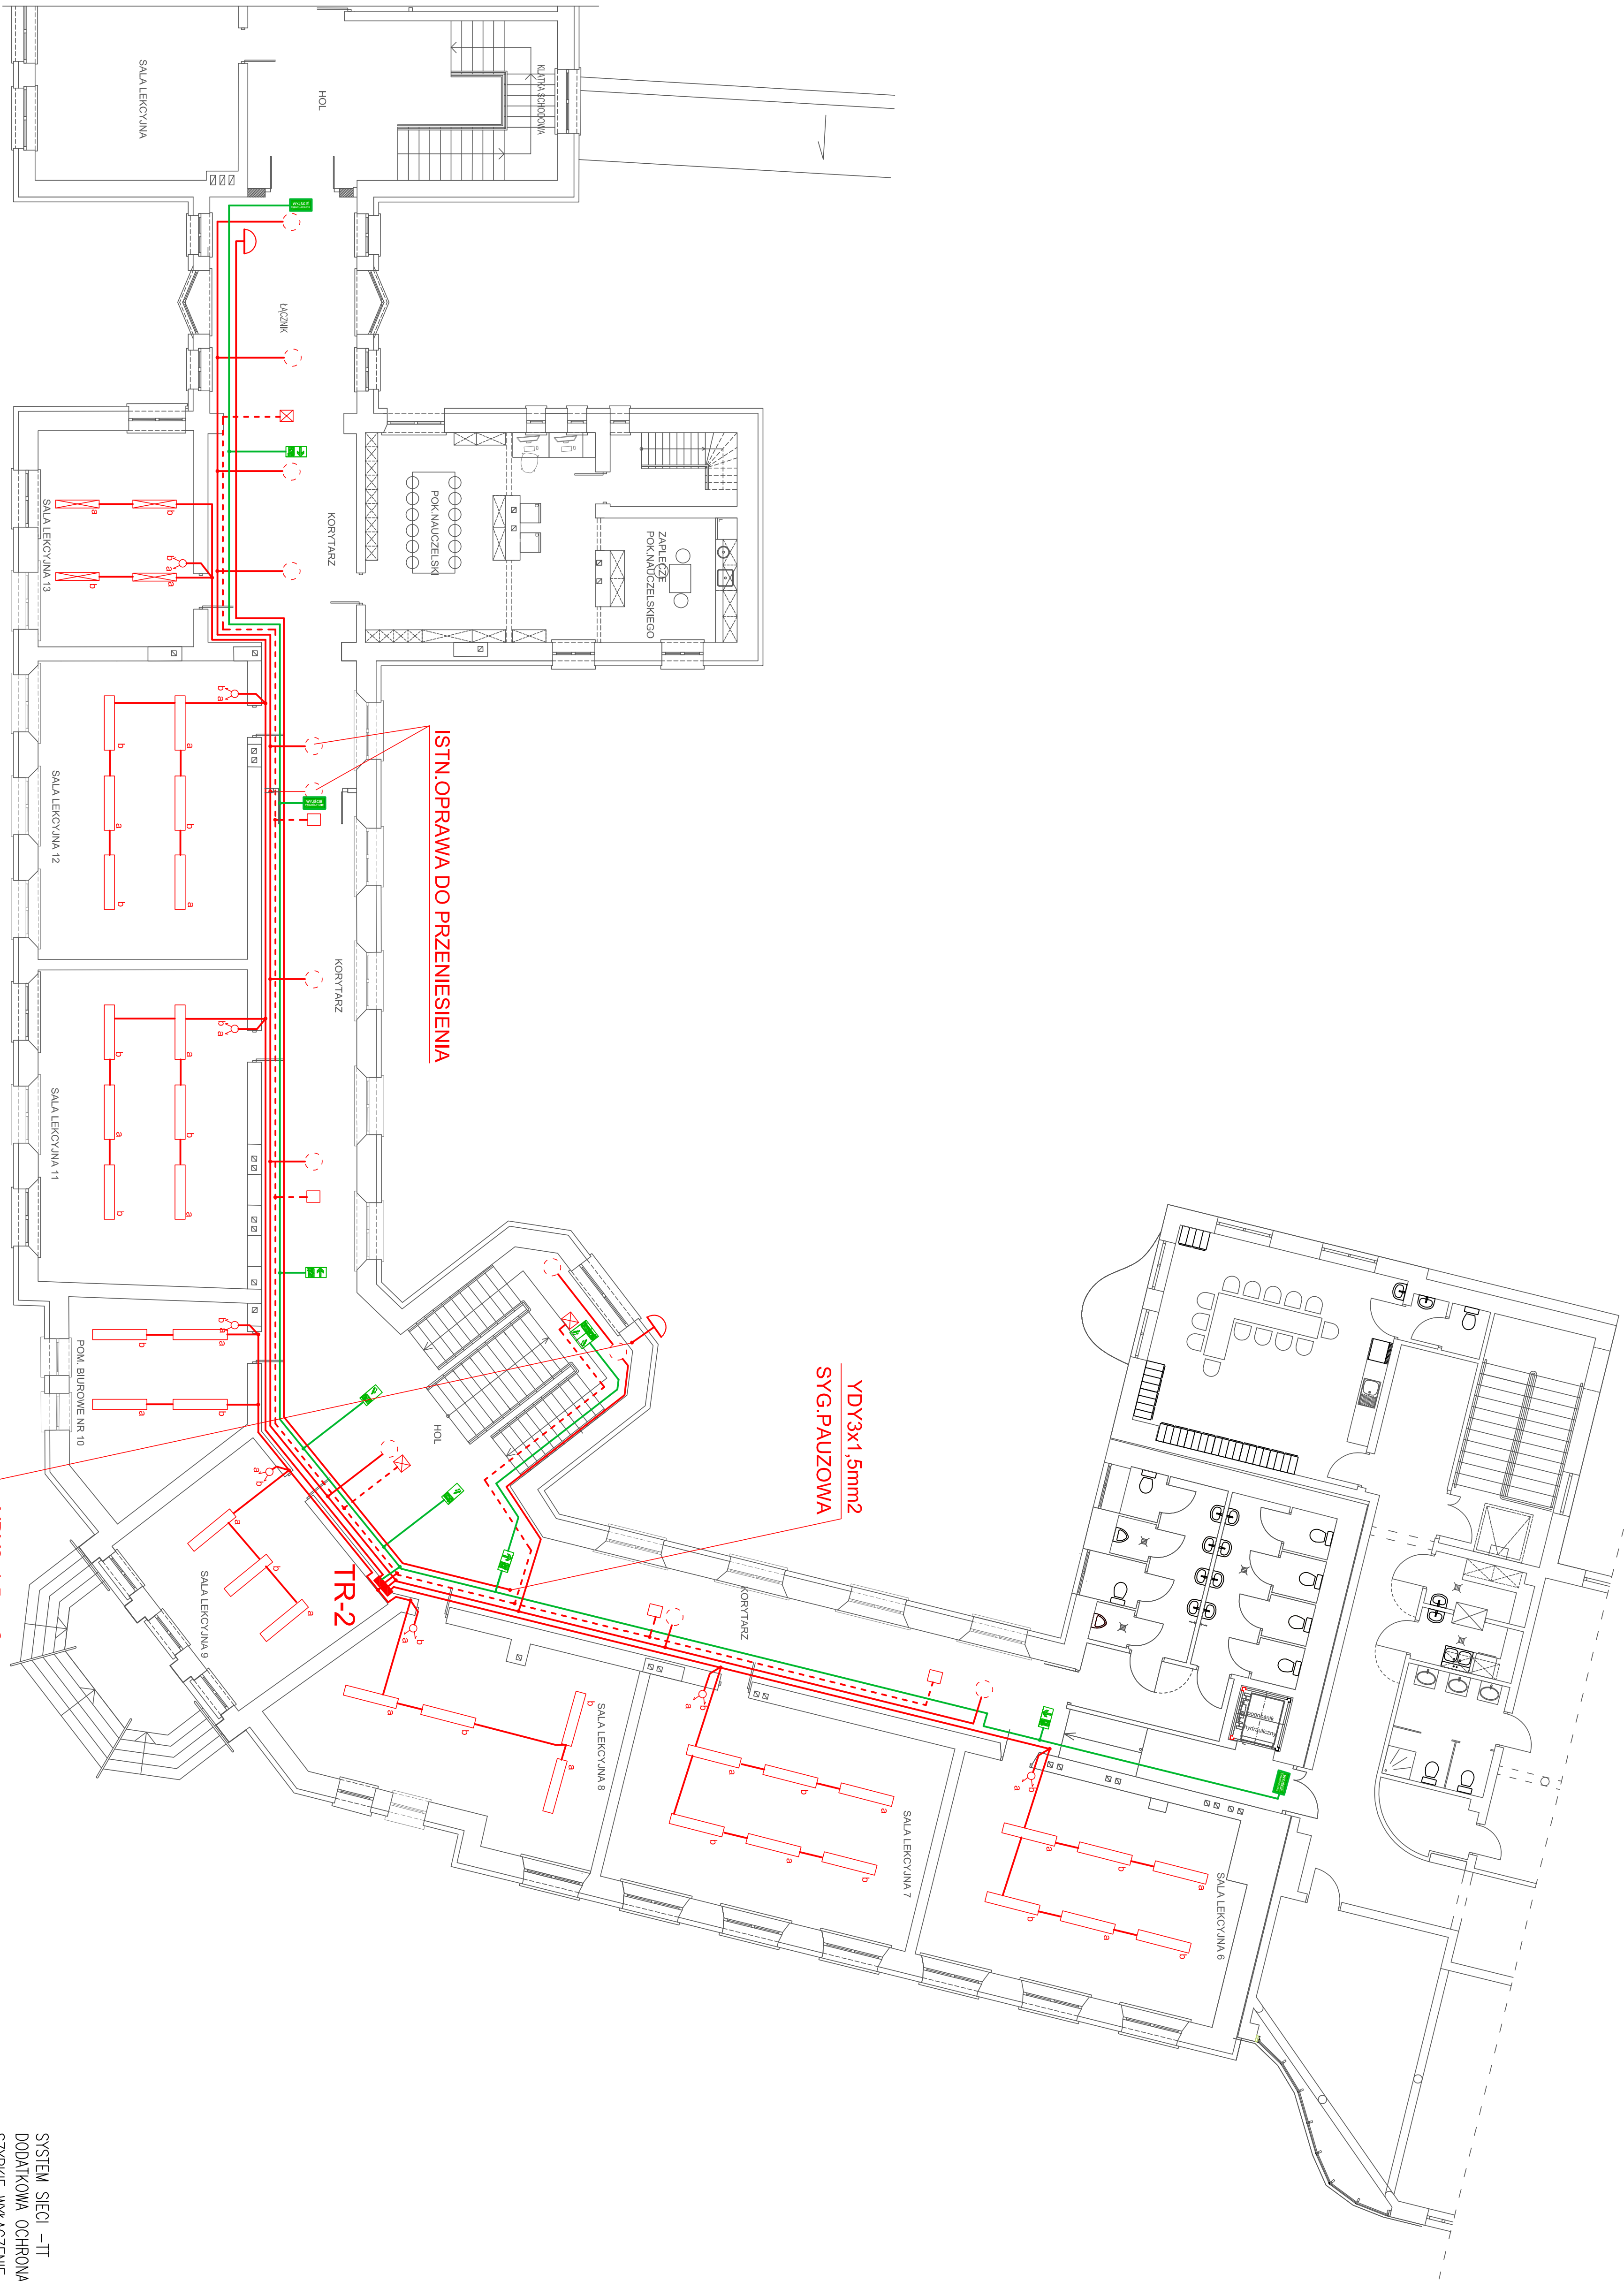




SYSTEM SIECI –IT  
DODATKOWA OCHRONA OD PORAZEN –  
SZYBKIE WYŁĄCZENIE ZASILANIA

|                                                                                     |  |                                                                                                                                   |  |
|-------------------------------------------------------------------------------------|--|-----------------------------------------------------------------------------------------------------------------------------------|--|
|  |  | ABIS Sp. z o.o. Architektura Budowlana<br>ul. Piłsudskiego 13/9<br>21-500 Biała Podlaska –miej.: biuro@abis.pl, tel. 83 342 58 77 |  |
| PRZEBUDOWA POMIESZCZEŃ ADMINISTRACYJNYCH                                            |  | OBJEKT: WYMIANA INSTALACJI ELEKTRYCZNEJ W SĘG. A.                                                                                 |  |
| ADRES: ul. 1 Maja 5, 21-500 Biała Podlaska 45-12                                    |  | INWESTOR: ZESPÓŁ PRACOWNIKÓW OŚWIATOWYCH                                                                                          |  |
| NADZWA: INSTALACJA OŚWIETLENIA                                                      |  | PROJEKTANT: mgr inż. Adam Kuciński                                                                                                |  |
| PROJEKTANT: mgr inż. Adam Kuciński                                                  |  | SKALA: 1:50                                                                                                                       |  |
| SPRAWDZAJĄCY: mgr inż. Adam Kuciński                                                |  | NUMER: E6                                                                                                                         |  |
| Data: 2019                                                                          |  | Luty 2019                                                                                                                         |  |